

Mapa do celów projektowych
skala 1:500 FRAGMENT MAPY

woj. kujawsko - pomorskie
powiat bydgoski

jedn. ewid. Dąbrowa Chełmińska 040302_2

obręb Ostrornecko 0011

dz. nr 181

Id.Z.P.G.: 6640.3643.2023

ark. mapy 6.194.22.24.4.i; 4.2

Projekt zagospodarowania terenu

skala 1:500

Poświadczam, że niniejszy dokument został opracowany w wyniku prac geodezyjnych i kartograficznych, których rezultaty zawiera operat techniczny pozytywnie zweryfikowany. Jednocześnie informuję, że jestem świadomy odpowiedzialności karnej za złożenie fałszywego oświadczenia.

Identyfikator zgłoszenia prac geodezyjnych	6640.3643.2023
Organ służby geodezyjnej, który otrzymał	STAROSTA BYDGOSKI
Wykonawca prac geodezyjnych	AZYMUT PRD sp. z o.o.
Nr oraz data sporządzenia dokumentu zawierającego wyniki pozytywnej weryfikacji	Protokół weryfikacji Nr 77933 z dnia 20.07.2023r.
Inne i nazwisko oraz nr uprawnień zawodowych kierownika prac	Piotr Krokowski Nr uprawnień 11790

Układ współrzędnych prostokątnych 2000 s6

Układ wysokości PL-EVRF2007-MH

Zastrzegam, że opracowana mapa może nie zawierać pełnej informacji o przebiegu przewodów podziemnych, których z powodu braku zgłoszenia do geodezyjnej inwentaryzacji wykonawczej, braku danych z instytucji branżowych oraz stosowanych metod pomiaru ujawnienie jest niemożliwe.

Na mapie nie ujawniono służebności gruntowych

Data 04.07.2023 r.

AZYMUT PRD sp.z o.o.

ul. Kaszubska 1A, 85-048 Bydgoszcz

NIP: 967-145-34-37

Legenda:

- zakres aktualizacji

za zgodność z oryginałem
kopii mapy do celów
projektowych

Agata Świeżewska

OZNACZENIA:

- przyłącze kanalizacji sanitarnej Ø160PVC - do przebudowy
- przykanalik (instalacja zewnętrzna) kanalizacji sanitarnej sanitarnej Ø160PVC

- Studnia rewizyjna Ø600

- istn. kanalizacyjna studzienka włączeniowa

- dwudzielną rura osłonowa Arot'a Ø1110

SR

KSW

dro


dro

Cyfrowo podpisane przez Piotr Krokowski

DN: cn=Piotr Krokowski, c=PL

Powód: Zatwierdzam ten dokument

Data: 2023.07.27 09:06:46 +02'00'

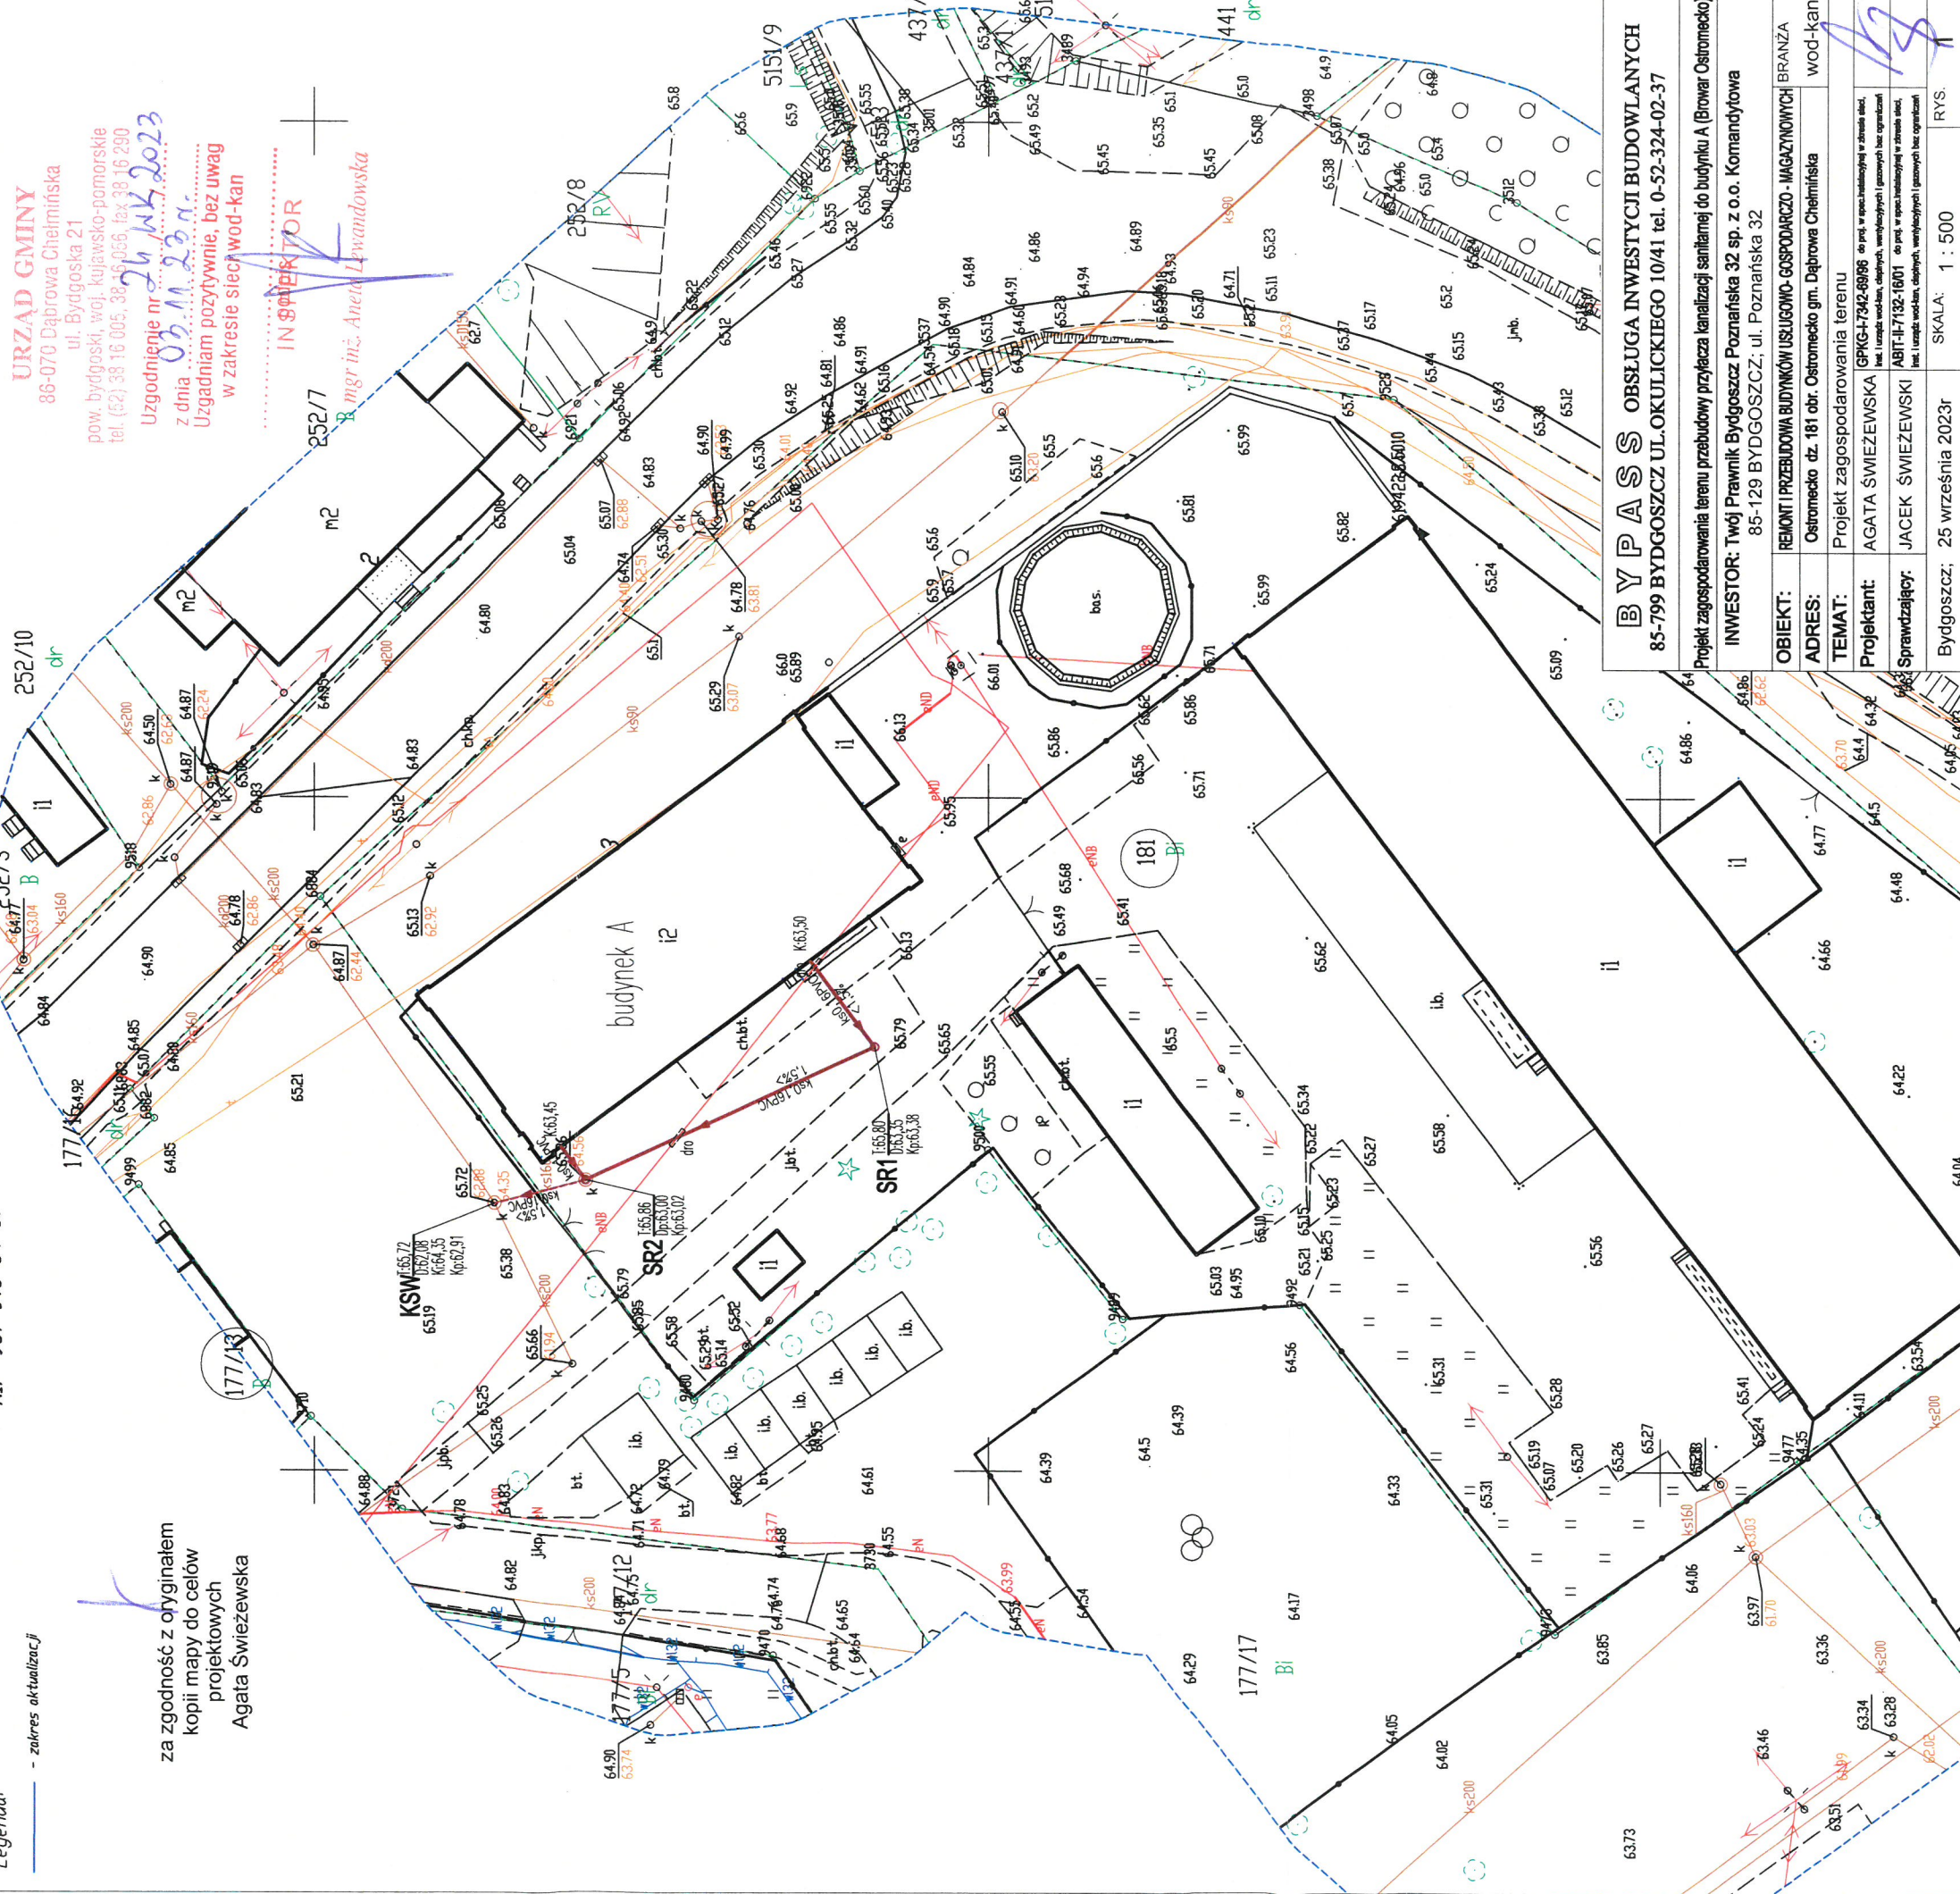

BYPASS OBSŁUGA INWESTYCJI BUDOWLANYCH 85-799 BYDGOSZCZ UL. OKULICKIEGO 10/41 tel. 0-52-324-02-37	
Projekt zagospodarowania terenu przebudowy przyłącza kanalizacji sanitarnej do budynku A (Browar Ostrornecko)	
INWESTOR: Twój Prawnik Bydgoszcz Poznańska 32 sp. z o.o. Komandytowa 85-129 BYDGOSZCZ; ul. Poznańska 32	
OBIEKT:	REMONT PRZEBUDOWA BUDYNKÓW USŁUGOWO-GOSPODARSTWO-MAGAZYNOWYCH
ADRES:	Ostrornecko dz. 181 obr. Ostrornecko gm. Dąbrowa Chełmińska
BRANZA	wod-kan
TEMAT:	Projekt zagospodarowania terenu
Projektant:	AGATA ŚWIEŻEWSKA
Sprawdzający:	JACEK ŚWIEŻEWSKI
Bydgoszcz; 25 września 2023r	
SKALA: 1 : 500	
RYS.	